


oświadczam, że niniejsza kopia jest zgodna z treścią materiału państwowego zasobu geodezyjnego i kartograficznego

Organ prowadzący państwowy zasób geodezyjny i kartograficzny	Starosta Tczewski
Nazwa materiału zasobu	kopia mapy zasadniczej
Identyfikator ewidencyjny materiału zasobu	66-6K-6642-1434 2016.
Data wykonania kopii	z up. 17.08.2017
Imię, nazwisko i podpis osoby	

Województwo: pomorskie
Powiat: tczewski
Jednostka ewidencyjna: 221401_1, Tczew - M
Obręb: 0008, Obreń 8

ZAGOSPODAROWANIA TERENU

SKALA 1:500

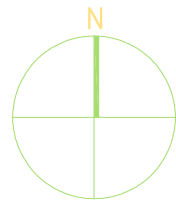


MAPA ZASADNICZA

SKALA 1:500

Układ wsp. płaskich: 2000 strefa 6 (18°), układ odn.: Kronsztadt 86
obr. Obreń 8 0008: dz. 509/2
Sekcje mapy: 6.215.27.23.3.4; 6.215.27.23.4.3

STAROSTWO POWIATOWE
w Tczewie
Powiatowy Ośrodek Dokumentacji
Geodezyjnej i Kartograficznej
ul. Piaskowa 2, 83-110 TCZEW

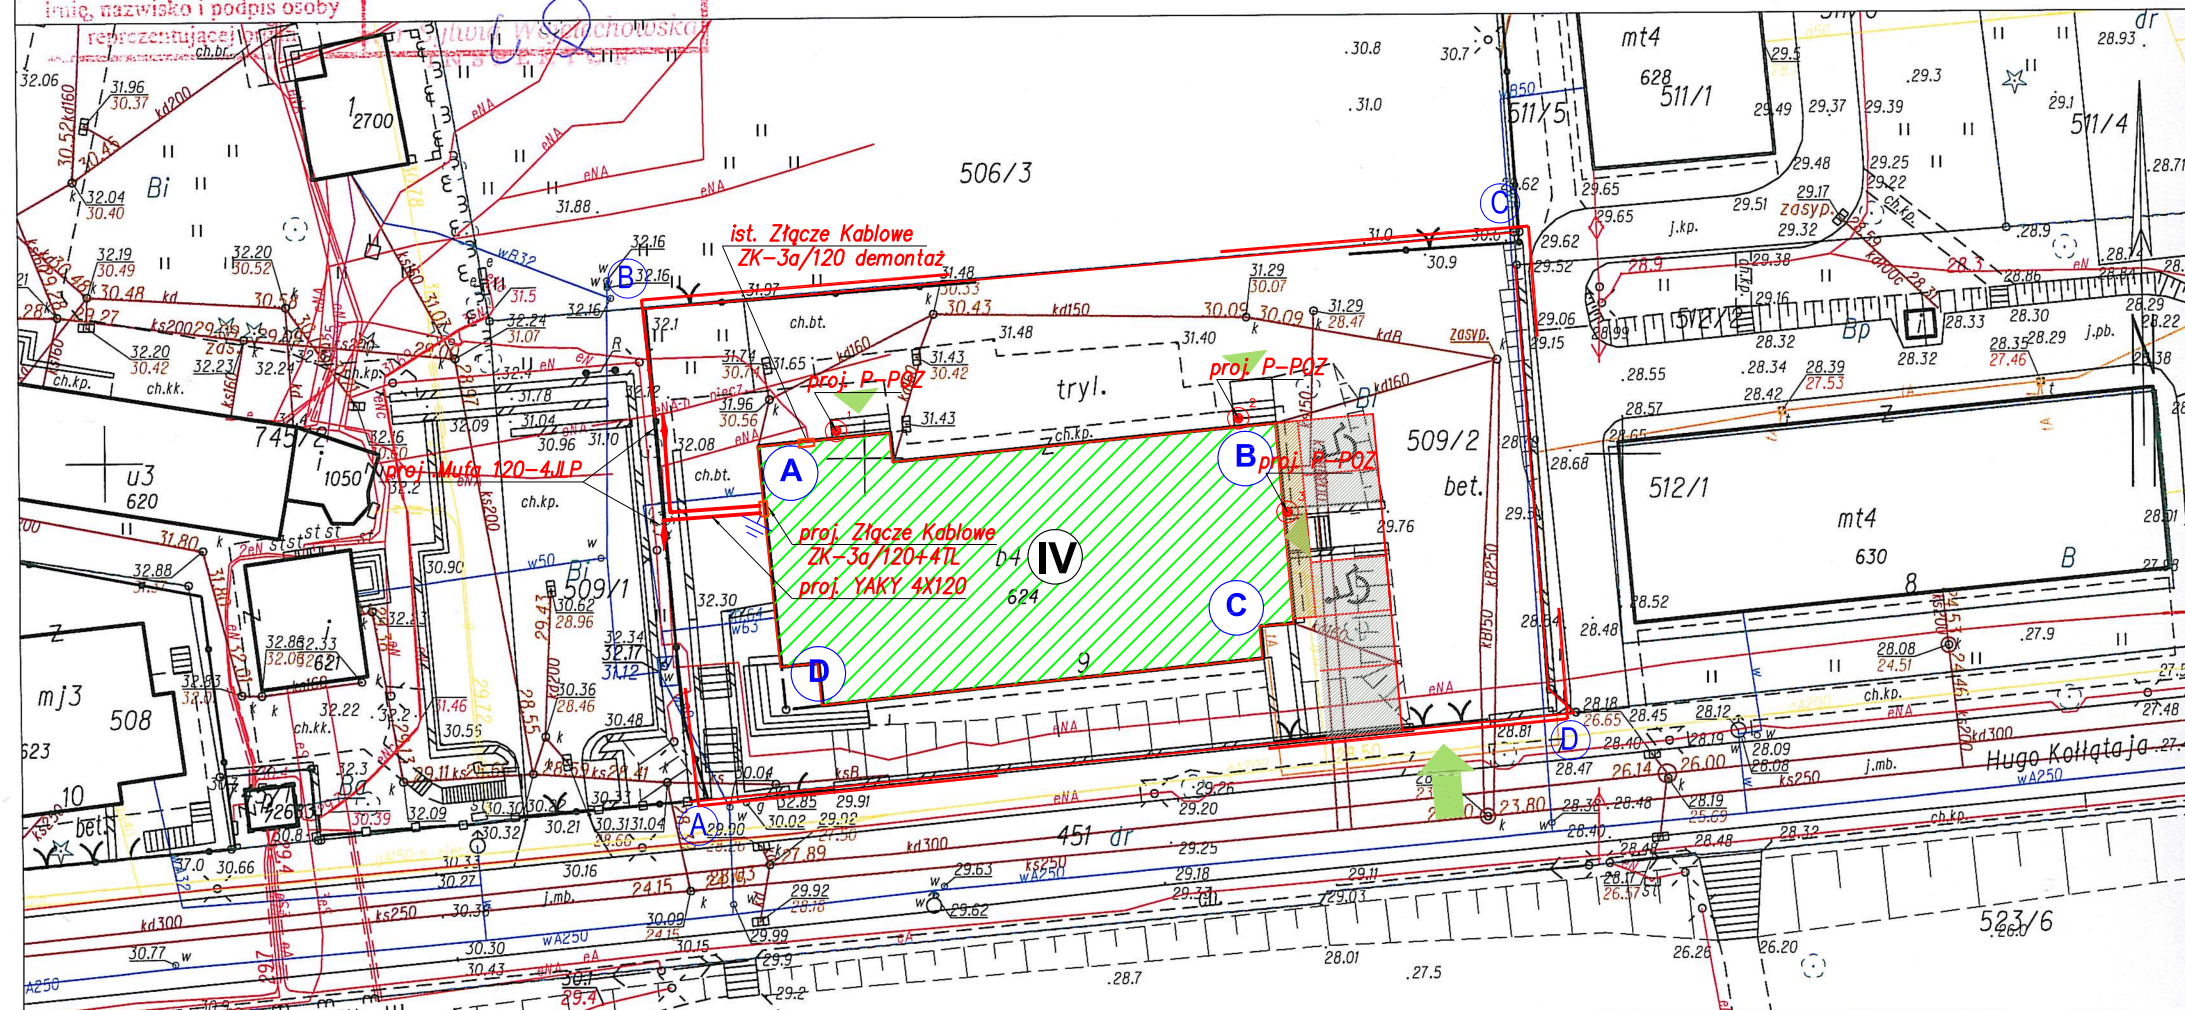

Tczew dn. 2016-08-11
Sporządził(a) wydruk: Sylwia Wojciechowska

- A,B,C... ZAKRES OPRACOWANIA
- BUDYNEK ISTNIEJĄCY
- IV ILOŚĆ KONDYGNACJI
- WJAZD NA TEREN DZIAŁKI
- WEJSCIA DO BUDYNKU
- OGRODZENIE / BRAMA / FURTKI
- Nd DROGI I CHODNIKI
- P MIEJSCE POSTOJOWE
- ZIELEŃ WYSOKA
- ZIELEŃ NISKA
- S ŚMIETNIK



WARUNKI PRZYŁĄCZENIA IST.

- Umowa Przyłączeniowa
TTBS H. Kołłątaja 9
Nr lic. 9518735
Pp=25 KW Ib=40A
- Umowa Przyłączeniowa
TTBS H. Kołłątaja 9 /ARIMR
Nr lic. 10661362
Pp=15 KW Ib=25A
- Podlicznik Centrum Usług wspólnych
TTBS H. Kołłątaja 9
Nr lic. 11457569
Pp=20 KW Ib=40A

Zakres opracowania:


- projektowane złącze kablowe ZK-3/120+4TL szt.1
- projektowany uziom tasmowo-szpilkowy $R_{uz} \leq 10 \Omega$ szt.1
- projektowane rury osłonowe AROT A100 L=52m
- projektowany YAKY 4x120 L=52m
- projekt. mufa przelotowa YAKY 4x120 szt.2
- projektowany WYŁ. P.POŻ OBIEKTU szt.3
- istniejąca kanalizacja deszczowa Kd 160
- istniejąca przyłacz wody

Nazwa rysunku:	Zagospodarowanie terenu Budowa złącz kablowego ZK-3/120+4TL			
Nr obiektu:	TTBS /03/2017			
Temat: Projekt budowy sieci teleinformatycznej oraz zasilania elektrycznego dedykowanego dla sieci komputerowej na parterze oraz I piętrze, do pomieszczeń użytkowanych przez TTBS przy ul. Kołłątaja 9 w Tczewie	Funkcja	Imię i nazwisko		Podpis
	Projektował			
	Nr uprawnień			
	Opracował			
	Nr uprawnień			
Inwestor: Tczewskie Towarzystwo Budownictwa Społecznego Sp. z o.o., ul. Kołłątaja 9, 83-110 Tczew	Nr rys.:	Nr arkusza:	Skala:	Data:
	E-01	-	1:500	03.2017

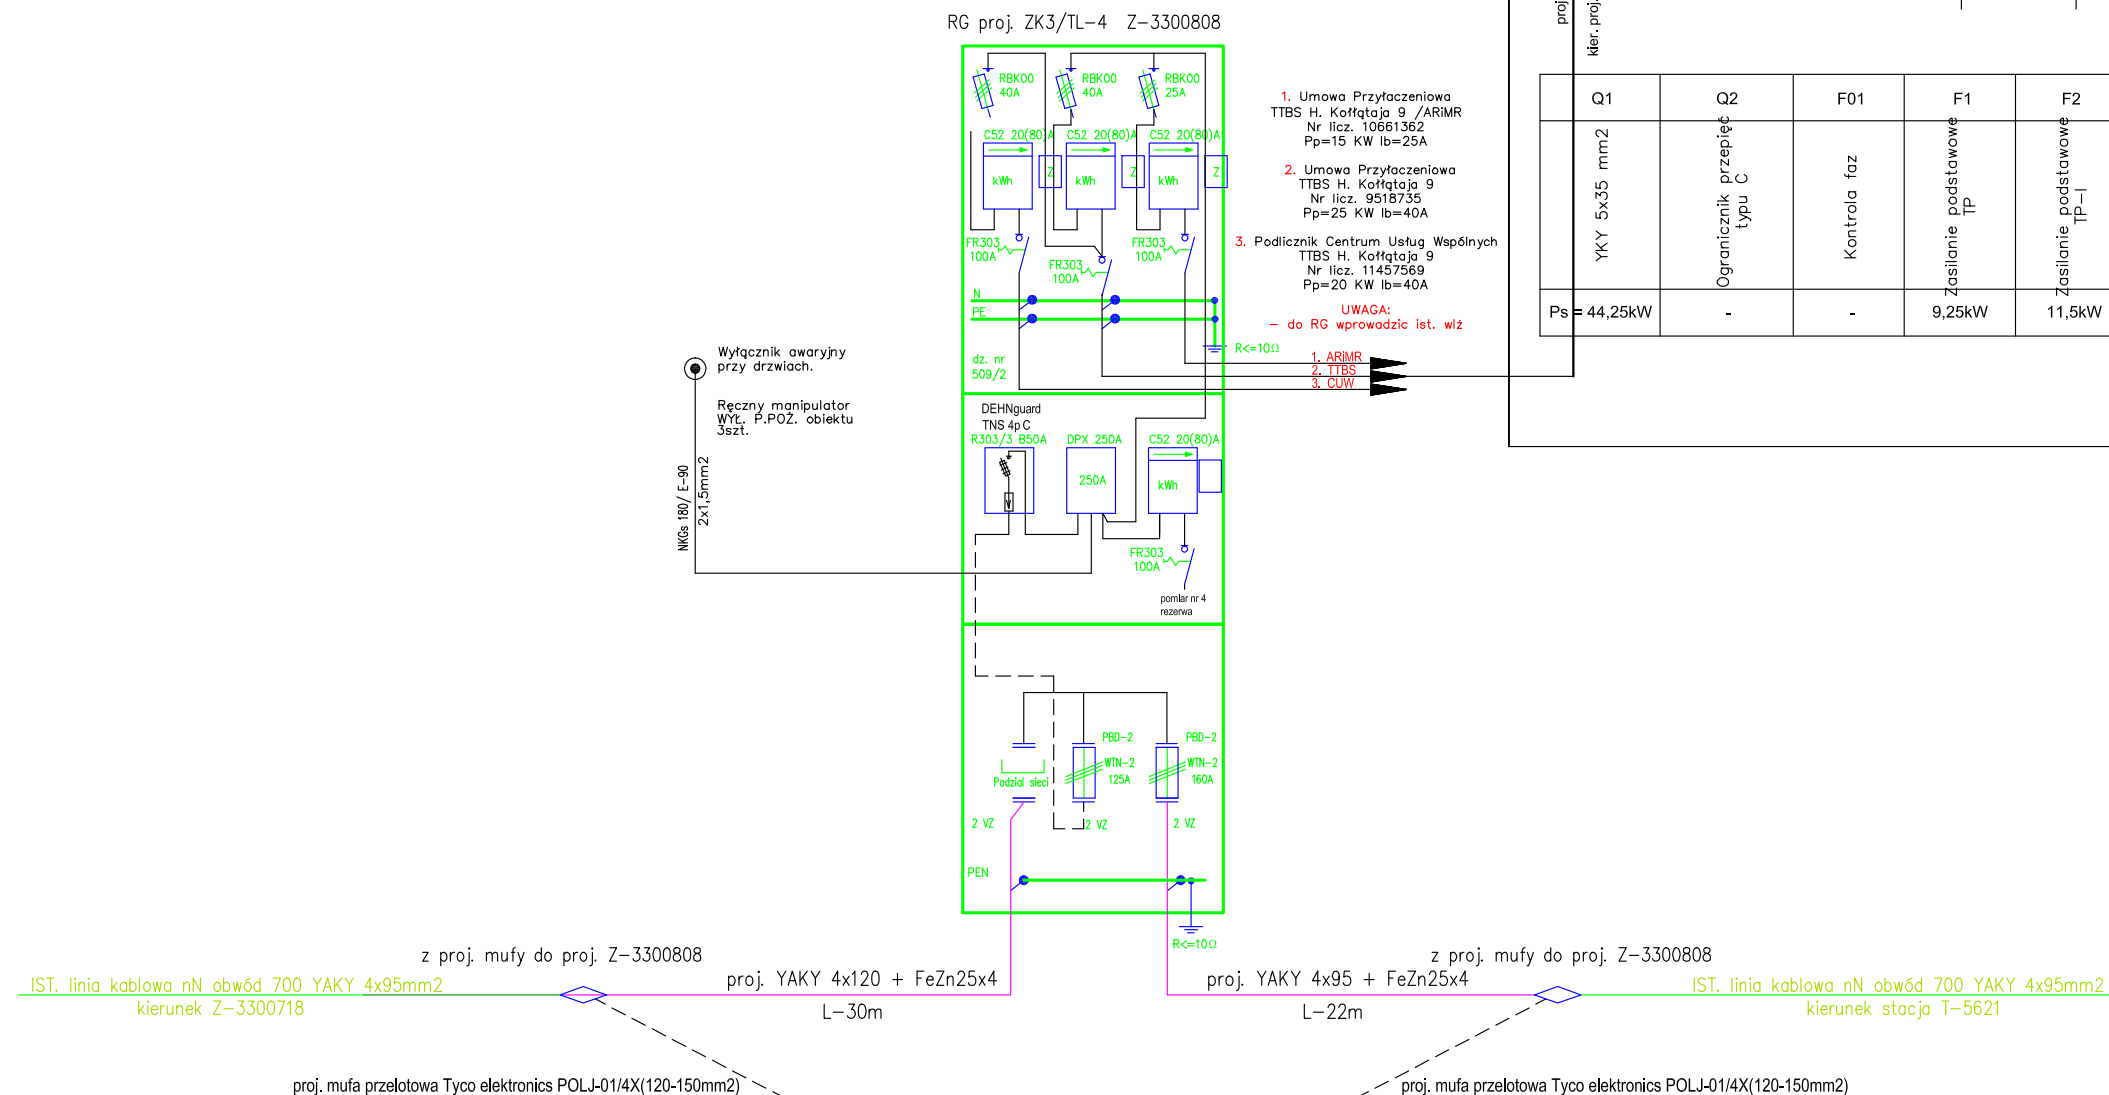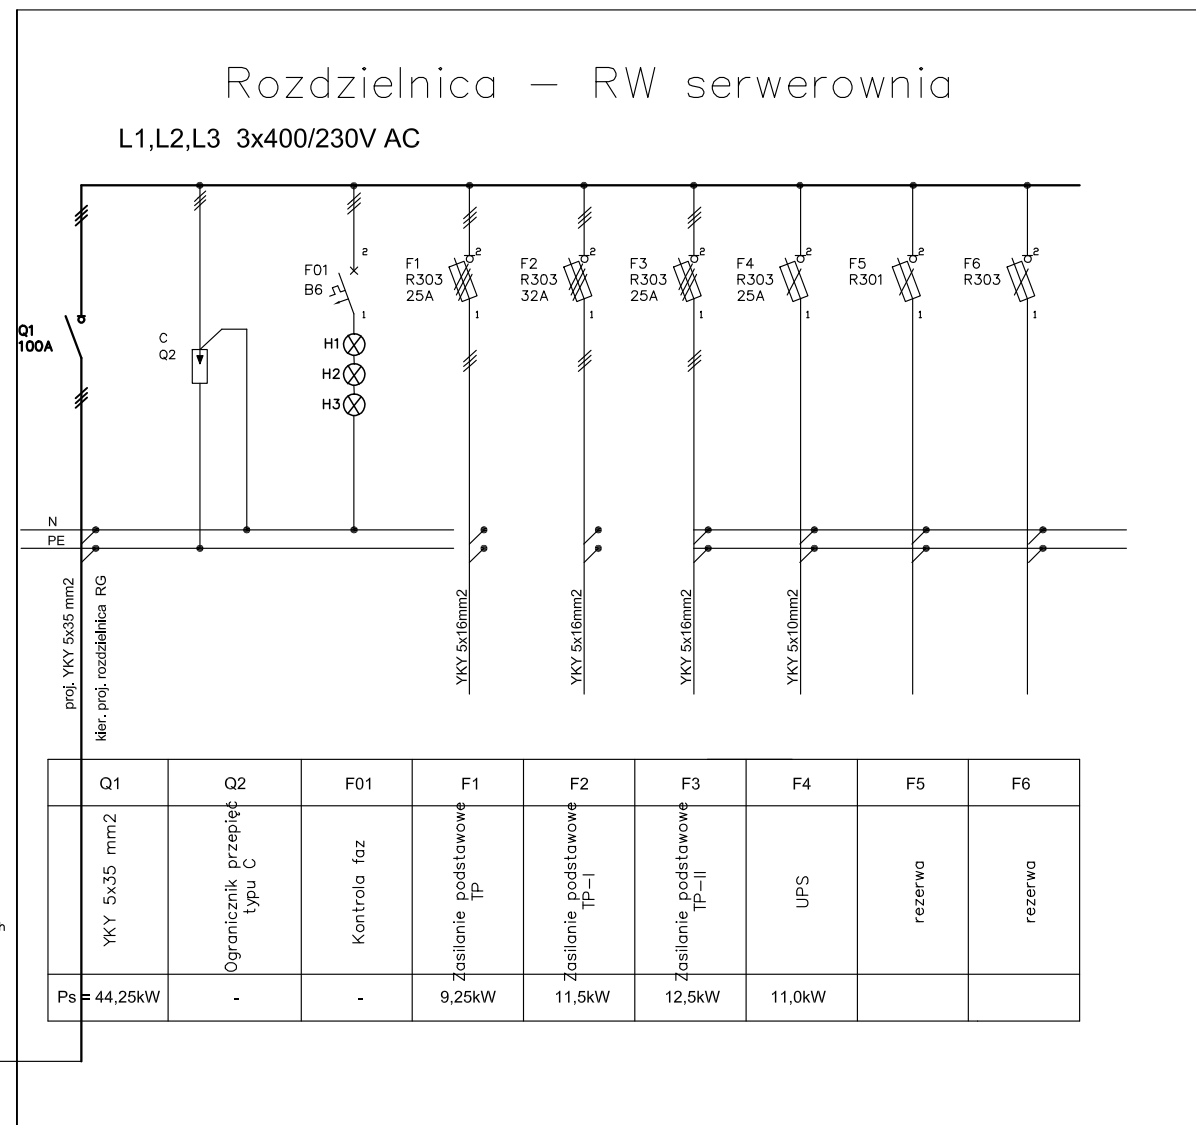

Nazwa rysunku: SCHEMAT STRUKTURALNY Złącze ZK-3/120+4TL, Rozdzielnica RW					
Nr obiektu: TTBS /03/2017		Funkcja	Imię i nazwisko		Podpis
Temat: Projekt budowy sieci teleinformatycznej oraz zasilania elektrycznego dedykowanego dla sieci komputerowej na parterze oraz I piętrze , do pomieszczeń użytkowanych przez TTBS przy ul. Kołłątaja 9 w Tczewie		Projektował			
		Nr uprawnień			
		Opracował			
		Nr uprawnień			
		Nr rys.:	Nr arkusza:	Skala:	Data:
		E-2	-	-	03.2017
Inwestor: Tczewskie Towarzystwo Budownictwa Społecznego Sp. z o.o., ul. Kołłątaja 9, 83-110 Tczew					

Schemat instalacji elektrycznej z UPS-em

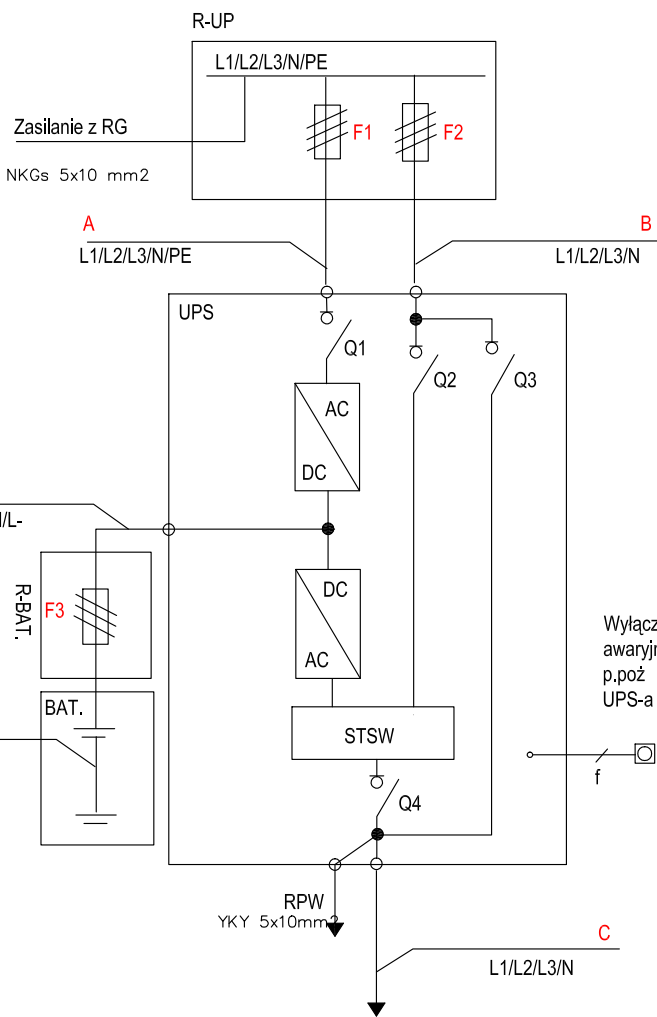

F1 zabezpieczenie toru prostownika

F2 zabezpieczenie toru bypassu

F3 zewn. zabezp. obw. bat.

A przewody zasil. tor prostownika

B przewody zasil. tor bypassu

C przewody wyjściowe z UPS

D przewody bat-rozł - UPS

E złączki bateri

R-UPS rozdzielnica zabezp. UPS

R-BAT rozłącznik baterii na stelażu

BAT. stelaż z bateriami

AC/DC prostownik

DC/AC falownik

STSW przełącznik (static switch)


TABLICA ODBIORCZA
TP, TP-I, TP-II pole zasilania
gwarantowanego NKGs 5X10mm2

Tabela wymaganych wartości zabezpieczeń i przekrojów przewodów

UPS Cover HPC	Wartości zabezpieczeń			Przekroje przewodów (mm2)			
Moc [kVA]	F1	F2	F3	A	B,C	D	E
11,0	3x25	3x25	3x25	5x10(żo)	5x10(żo)	5x10(żo)	5x10(żo)

Rozdzielnica UPS


L1,L2,L3 3x400/230V AC

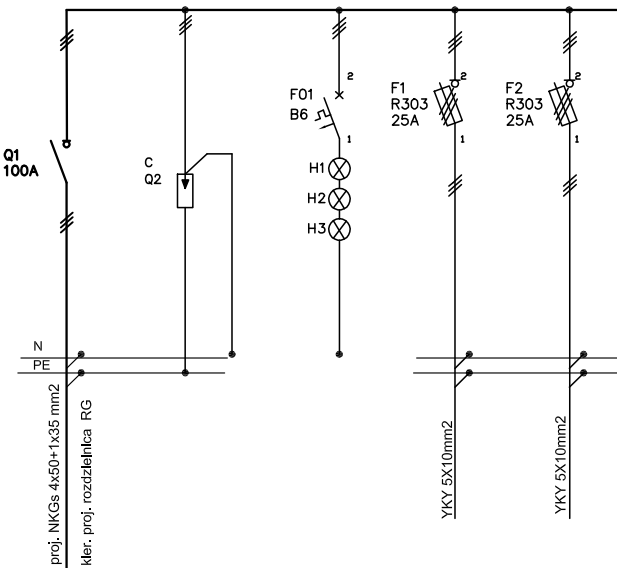


Q1	Q2	F01	F1	F2
NKGs 5x10 mm2	Ogranicznik przepięć typu C	Kontrola faz	Tor prostownika	Tor bypass
Ps = 11kW	-	-		

550x650x205mm

R-UPS
FP42SN2

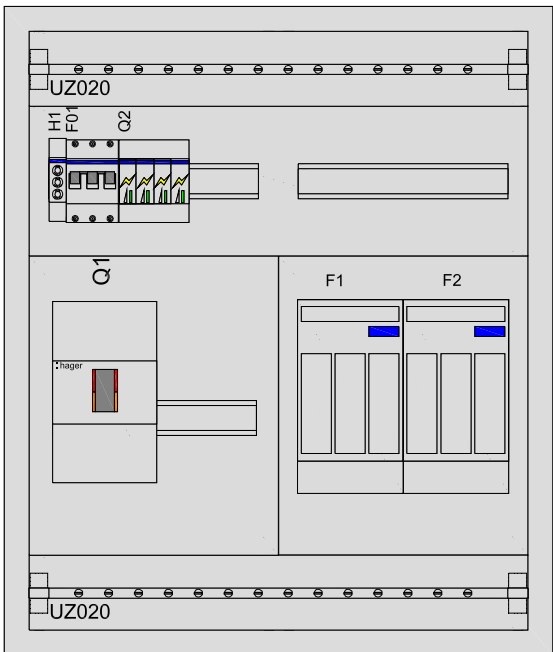


Nazwa rysunku: Schemat zasilania UPS Budowa rozdzielnicy R-UPS					
Nr obiektu: TTBS /03/2017		Funkcja	Imię i nazwisko		Podpis
Temat: Projekt budowy sieci teleinformatycznej oraz zasilania elektrycznego dedykowanego dla sieci komputerowej na parterze oraz I piętrze , do pomieszczeń użytkowanych przez TTBS przy ul. Kołłątaja 9 w Tczewie		Projektował			
		Nr uprawnień			
		Opracował			
		Nr uprawnień			
		Nr rys.:	Nr arkusza:	Skala:	Data:
		E-03	-	1:500	03.2017
Inwestor: Tczewskie Towarzystwo Budownictwa Społecznego Sp. z o.o., ul. Kołłątaja 9, 83-110 Tczew					

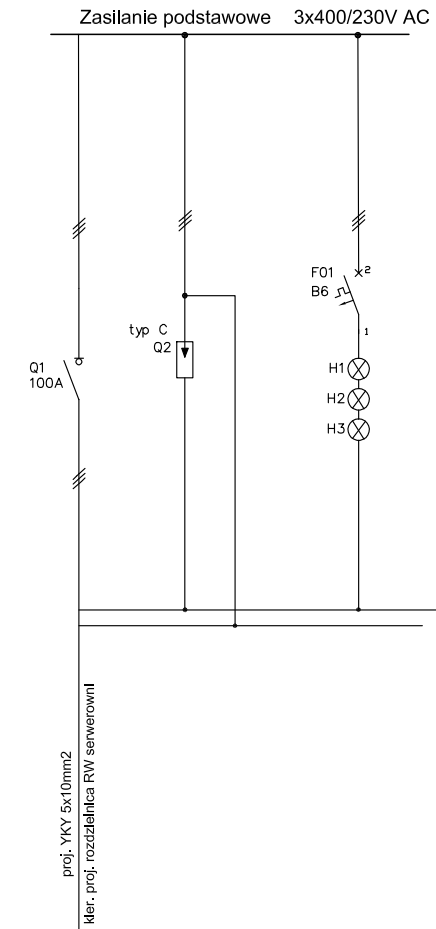

Q1
WLZ YKY 5x16mm2

proj. YKY 5x16mm2
Mer. proj. rozdzielnica główna RG

Tablica piętrowa TP
/parter/

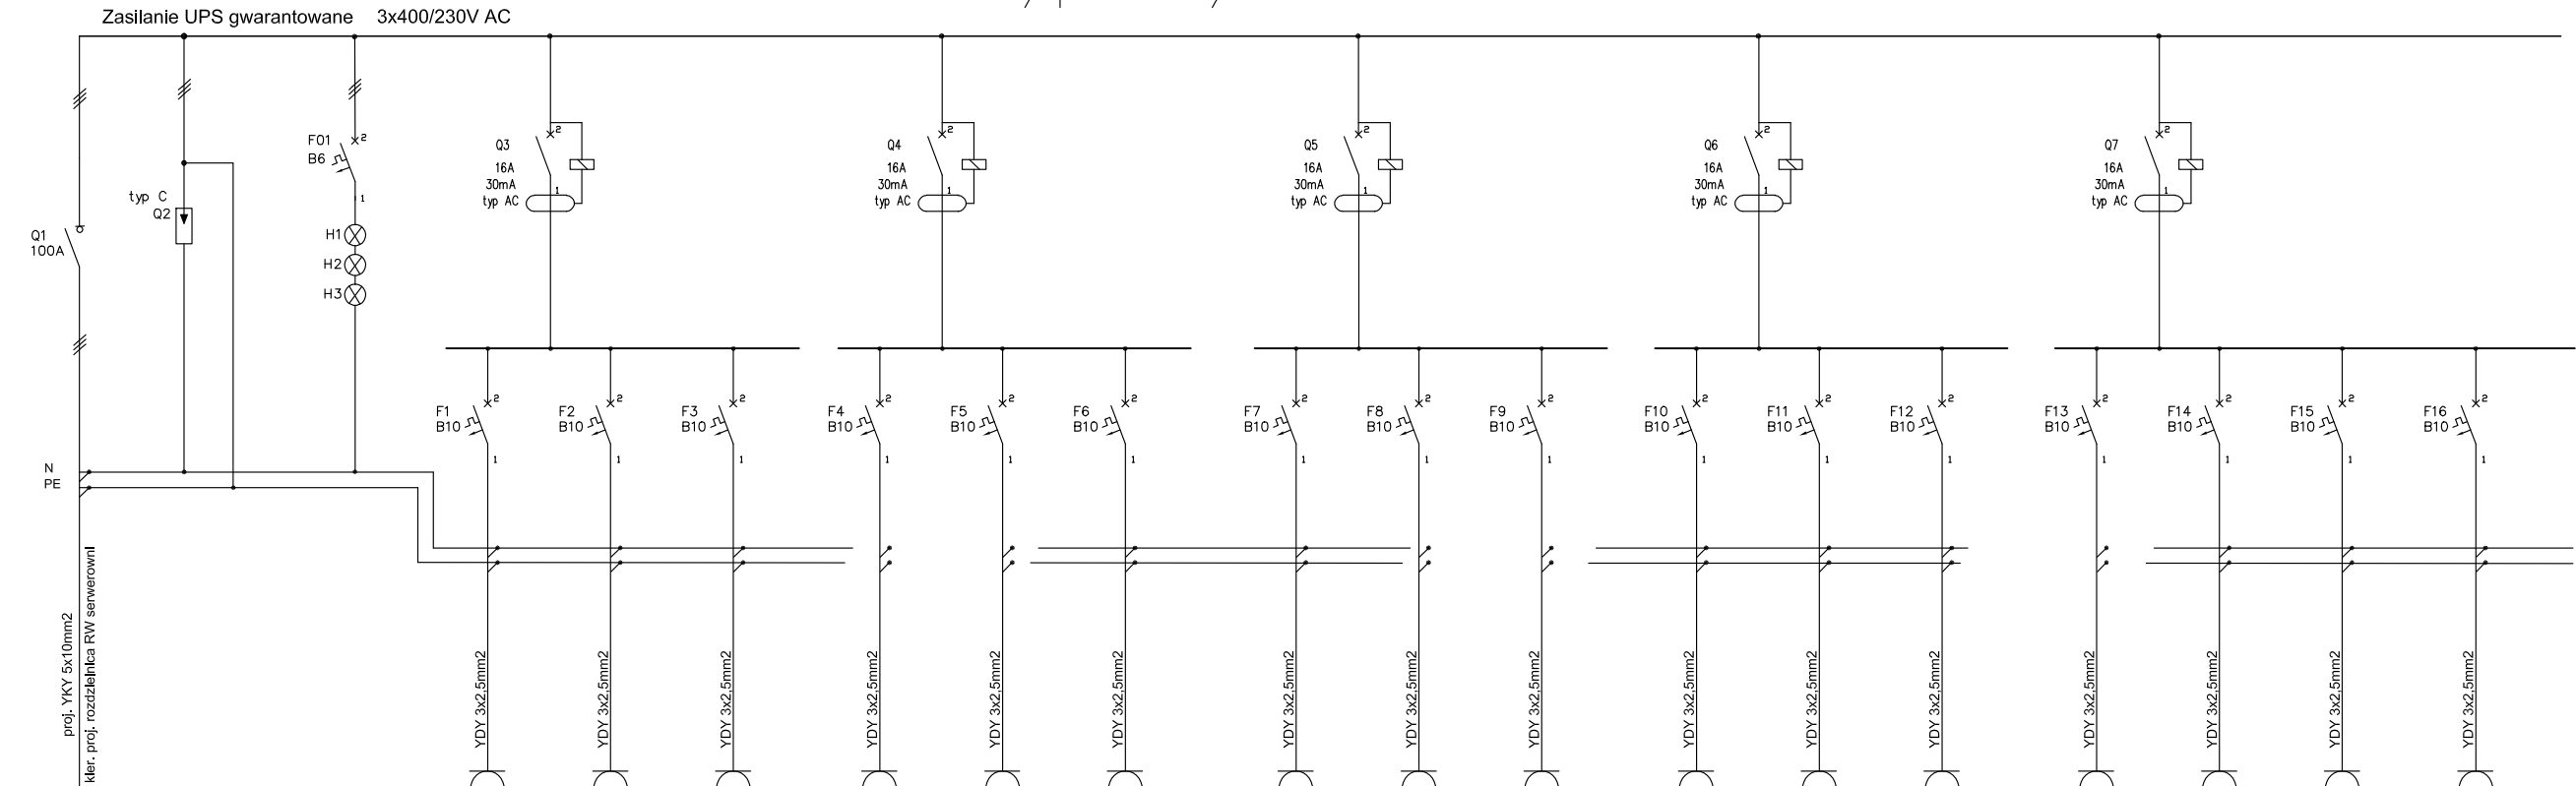


Q1	Q2	F01	F1	F2	F3	F4	F5	F6	F7	F8	F9	F10	F11	F12	F13	F14	F15	F16
WLZ YKY 5x10mm2	Ogranicznik przepięć typ C	Kontrola napięcia	Gniazda dedykowane ZG-01-02-03-04	Gniazda dedykowane ZG-05-06-07-08	Gniazda dedykowane ZG-09-10-11	Gniazda dedykowane ZG-09-12-13	Gniazda dedykowane ZG-09-14-15	Gniazda dedykowane ZG-09-16-17	Gniazda dedykowane ZG-18-20-21	Gniazda dedykowane ZG-19-22-23	Gniazda dedykowane ZG-24-25-26	Gniazda dedykowane ZG-27-28	Gniazda dedykowane ZG-29-34-35	Gniazda dedykowane ZG-36-39	Gniazda dedykowane ZG-30-31-32-33	Gniazda dedykowane ZG-36-37	Rezerwa	Rezerwa
1,2kW P=0,6kW S=0,7kW			1,2kW	1,2kW	0,9kW	0,6kW	0,6kW	0,6kW	0,9kW	0,9kW	0,9kW	0,6kW	0,9kW	0,6kW	1,2kW	0,6kW	-	-



proj. YKY 5x10mm2
Mer. proj. rozdzielnica główna RG

Rozdzielnica piętrowa
TP

WYS.950MM,SZER.550MM,GŁ.110MM

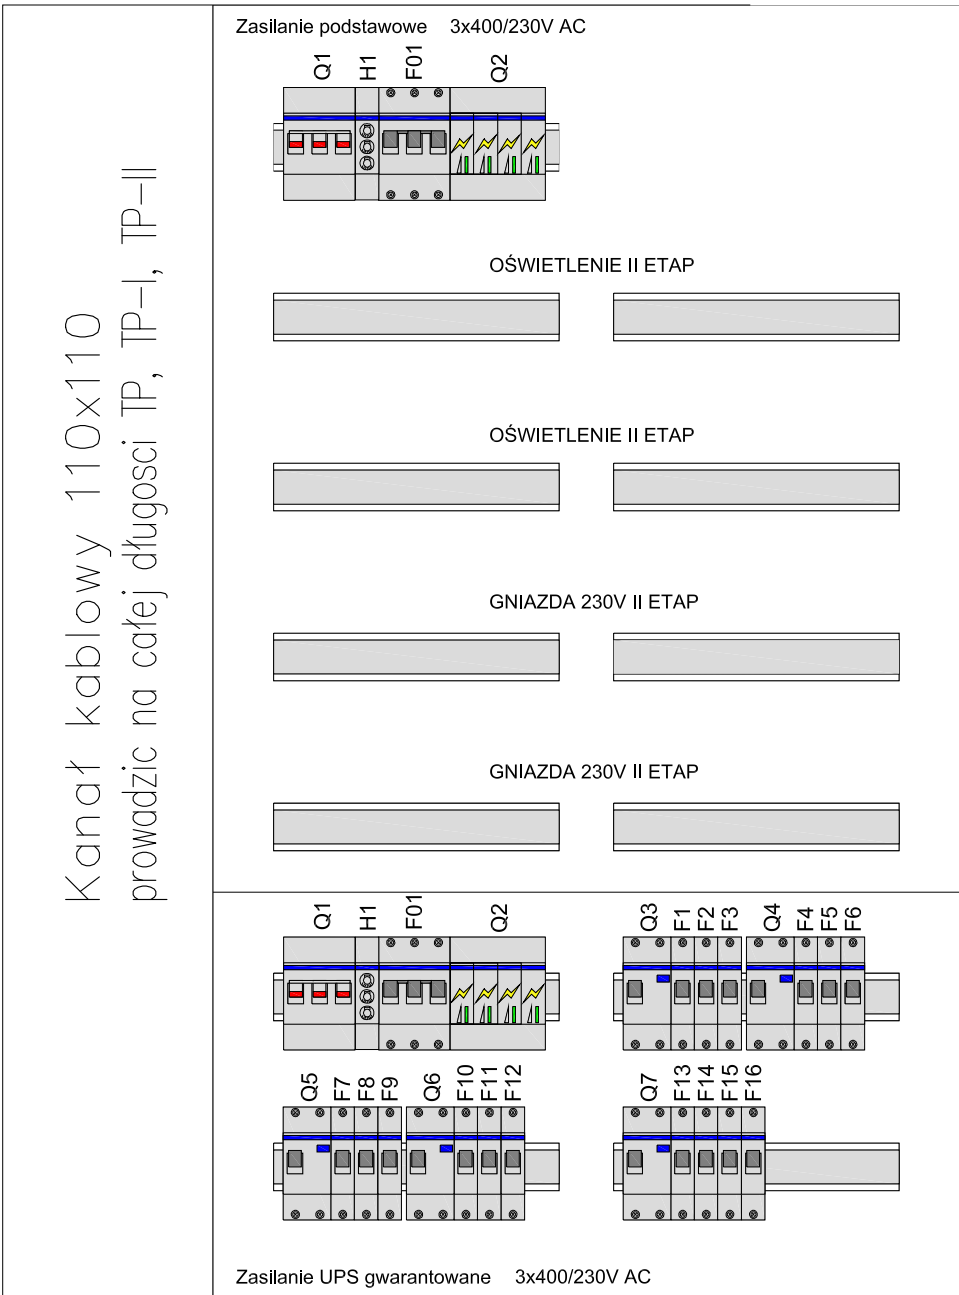


Nazwa rysunku: SCHEMAT TABLICY PIETROWEJ TP Z podstawowe, zasil. UPS gwarantowane					
Nr obiektu: TTBS /03/2017		Funkcja	Imię i nazwisko		Podpis
Temat: Projekt budowy sieci teleinformatycznej oraz zasilania elektrycznego dedykowanego dla sieci komputerowej na parterze oraz I piętrze , do pomieszczeń użytkowanych przez TTBS przy ul. Kołłątaja 9 w Tczewie		Projektował			
		Nr uprawnień			
		Opracował			
		Nr uprawnień			
		Nr rys.:	Nr arkusza:	Skala:	Data:
		E-04	-	-	03.2017
Inwestor: Tczewskie Towarzystwo Budownictwa Społecznego Sp. z o.o., ul. Kołłątaja 9, 83-110 Tczew					

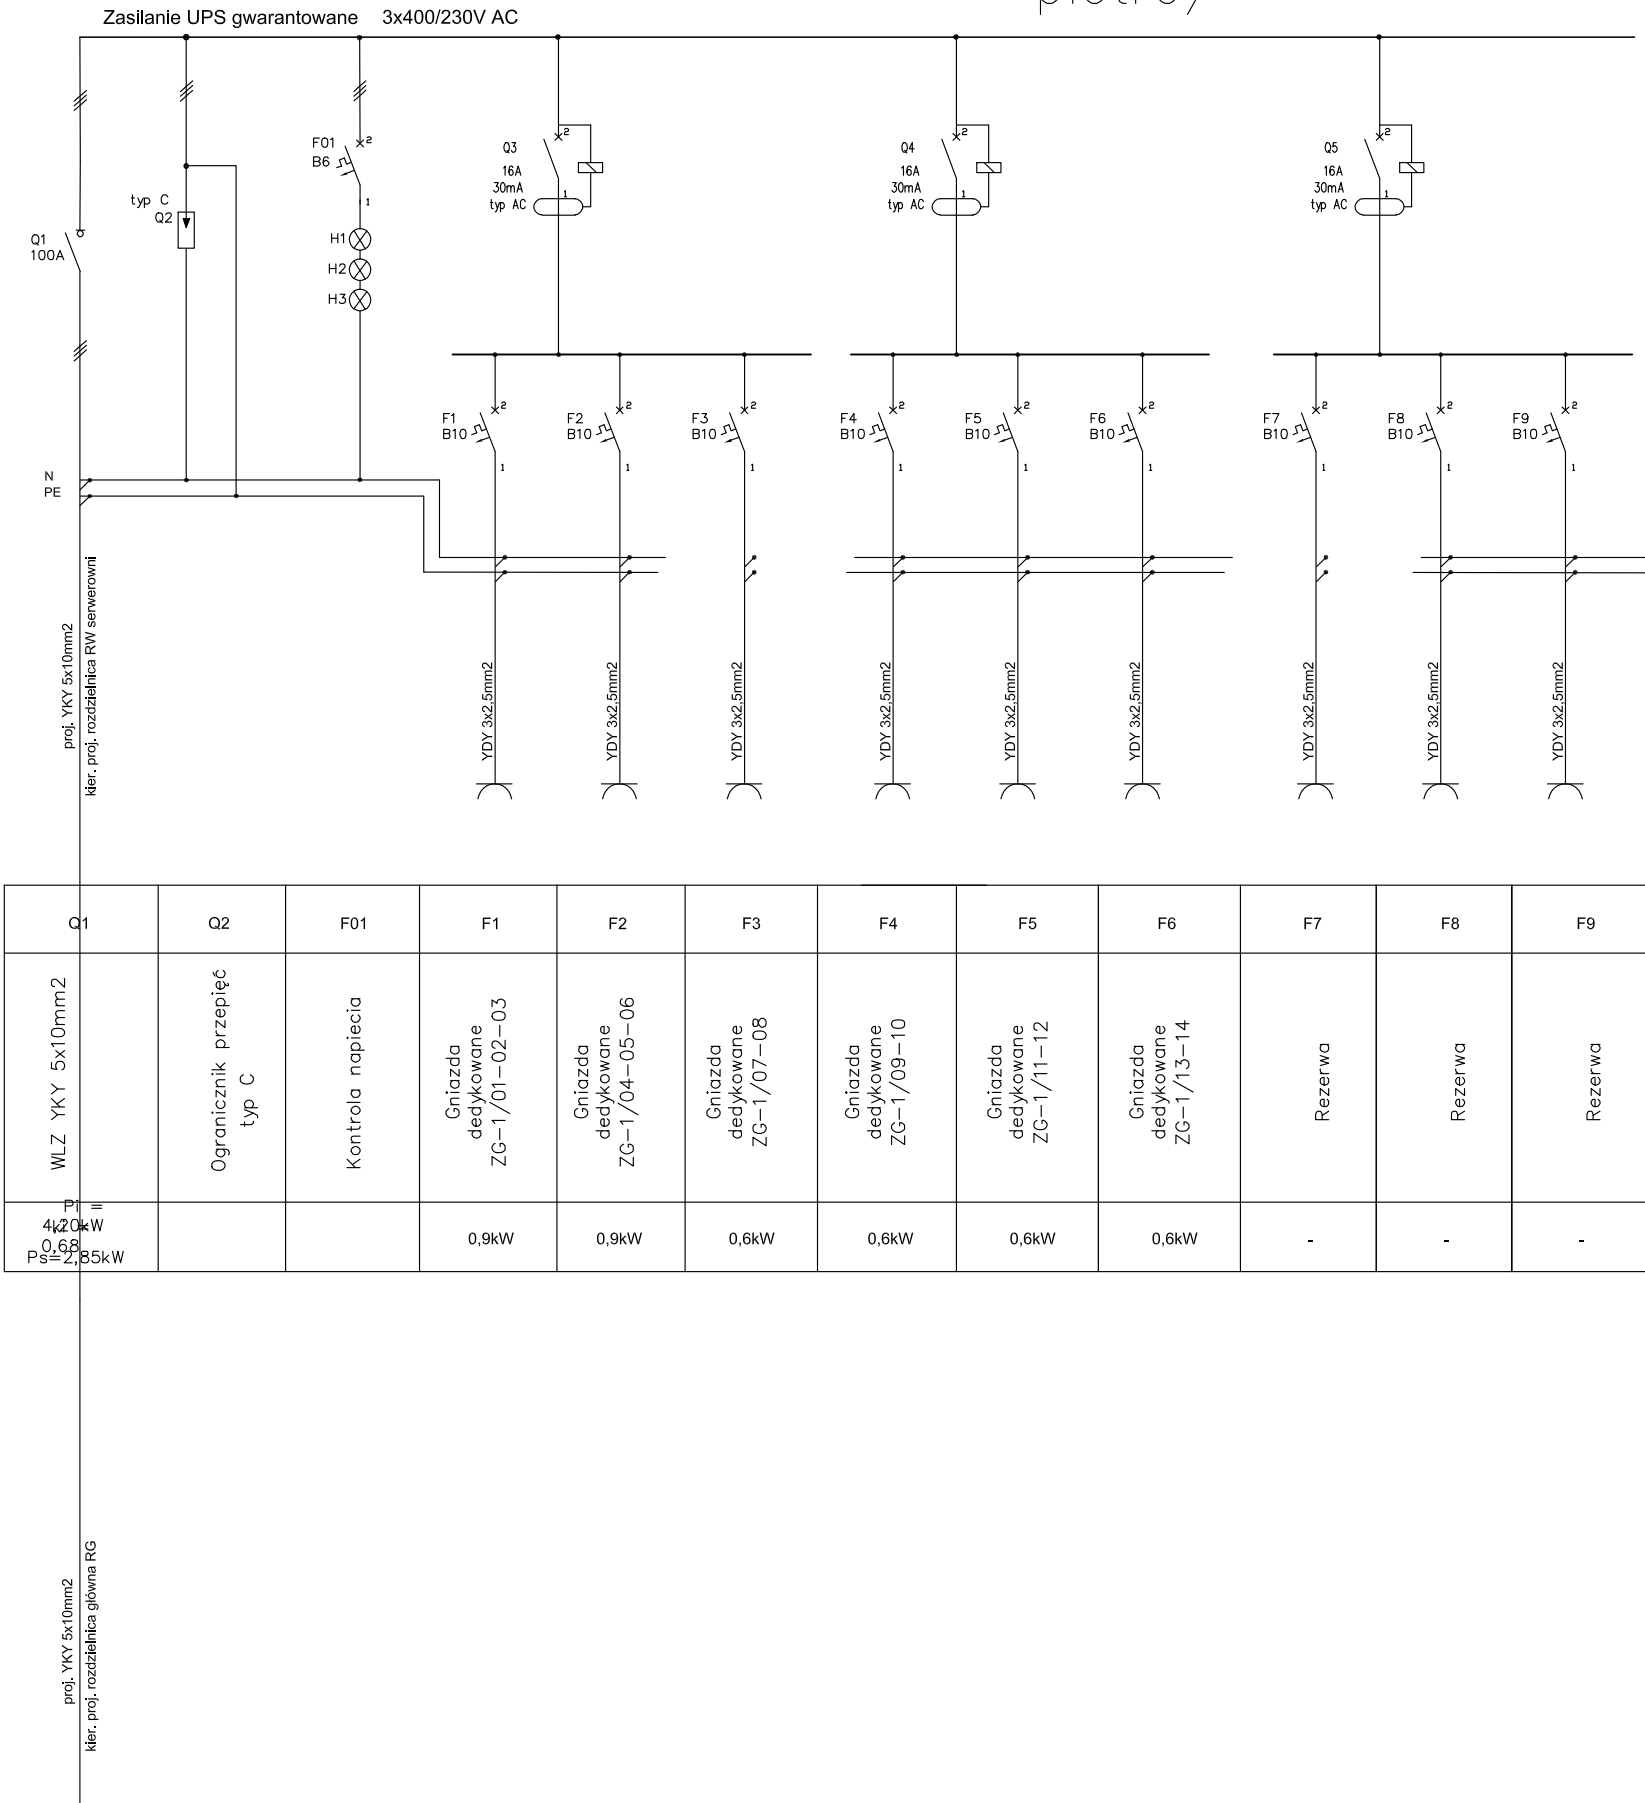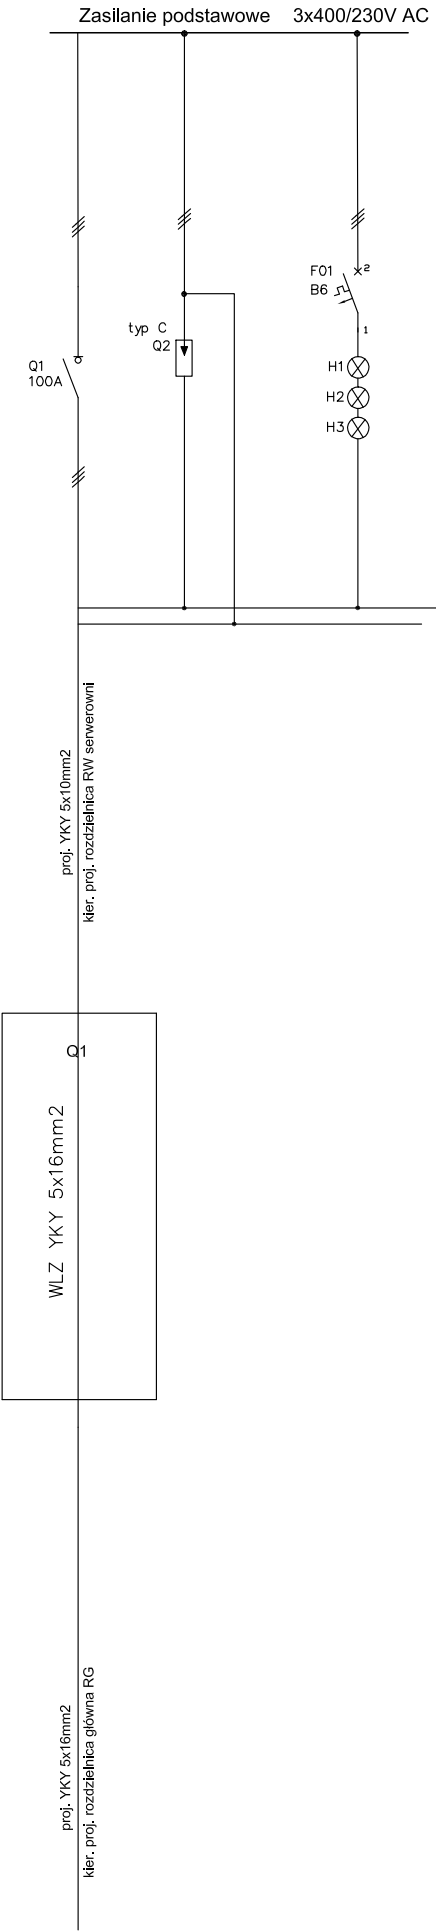

Tablica piętrowa TP-I / I
pietro/

Rozdzielnica piętrowa TP-I

WYS.950MM,SZER.550MM,GL.110MM

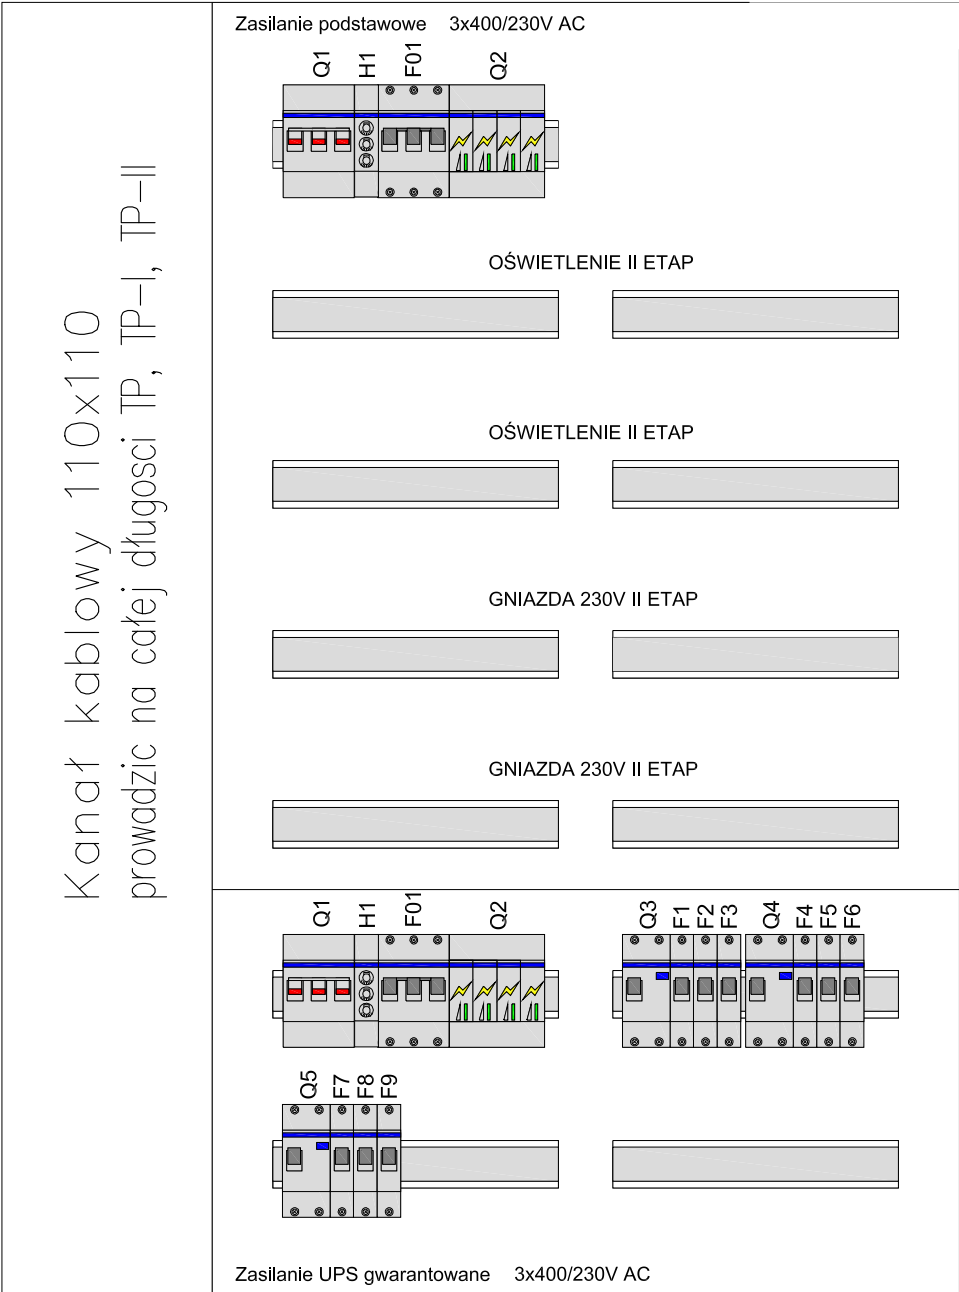


Nazwa rysunku: SCHEMAT TABLICY PIETROWEJ TP Z podstawowe, zasil. UPS gwarantowane				
Nr obiektu:	TTBS /03/2017	Funkcja	Imię i nazwisko	Podpis
Temat: Projekt budowy sieci teleinformatycznej oraz zasilania elektrycznego dedykowanego dla sieci komputerowej na parterze oraz I piętrze , do pomieszczeń użytkowanych przez TTBS przy ul. Kofłątaja 9 w Tczewie	Projektował			
	Nr uprawnień			
	Opracował			
	Nr uprawnień			
	Nr rys.:	Nr arkusza:	Skala:	Data:
E-05		-	-	03.2017
Inwestor: Tczewskie Towarzystwo Budownictwa Społecznego Sp. z o.o., ul. Kofłątaja 9, 83-110 Tczew				



WYS.950MM,SZER.550MM,GŁ.110MM



Inwestor: Tczewskie Towarzystwo Budownictwa Społecznego Sp. z o.o., ul. Kołłątaja 9, 83-110 Tczew

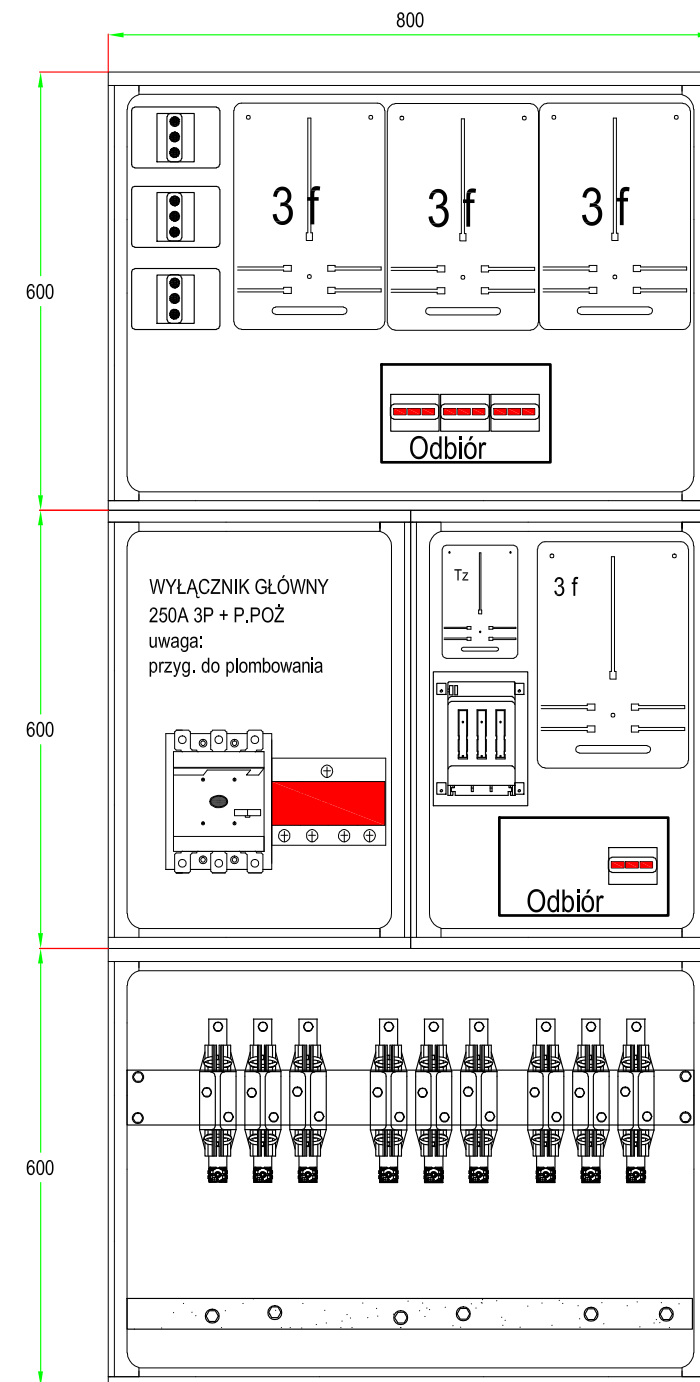

- * OBUDOWA METALOWA 800x1800x280/4
- * ZAMKI TRÓJKĄT RAL 7032 IP 43
- * ZK3 PBD 1-1V AL
- * OTWORY W DNIE FI 100
- * WYŁĄCZNIK GŁÓWNY 250A + P.POŻ
- * OGRANICZNIK PRZEPIEC B+C
- * ZABEZPIECZENIE PRZEDLICZNIKOWE D02
- * ODBIORY FR 100A
- * DO ODBIORU RURY FI 37

Nazwa rysunku: ROZDZIELNICA GŁÓWNA ZK-3/120+4TL					
Nr obiektu: TTBS /03/2017		Funkcja	Imię i nazwisko		Podpis
Temat: Projekt budowy sieci teleinformatycznej oraz zasilania elektrycznego dedykowanego dla sieci komputerowej na parterze oraz I piętrze , do pomieszczeń użytkowanych przez TTBS przy ul. Kołłątaja 9 w Tczewie		Projektował			
		Nr uprawnień			
		Opracował			
		Nr uprawnień			
		Nr rys.: E-07	Nr arkusza: -	Skala: -	Data: 03.2017
Inwestor: Tczewskie Towarzystwo Budownictwa Społecznego Sp. z o.o., ul. Kołłątaja 9, 83-110 Tczew					